


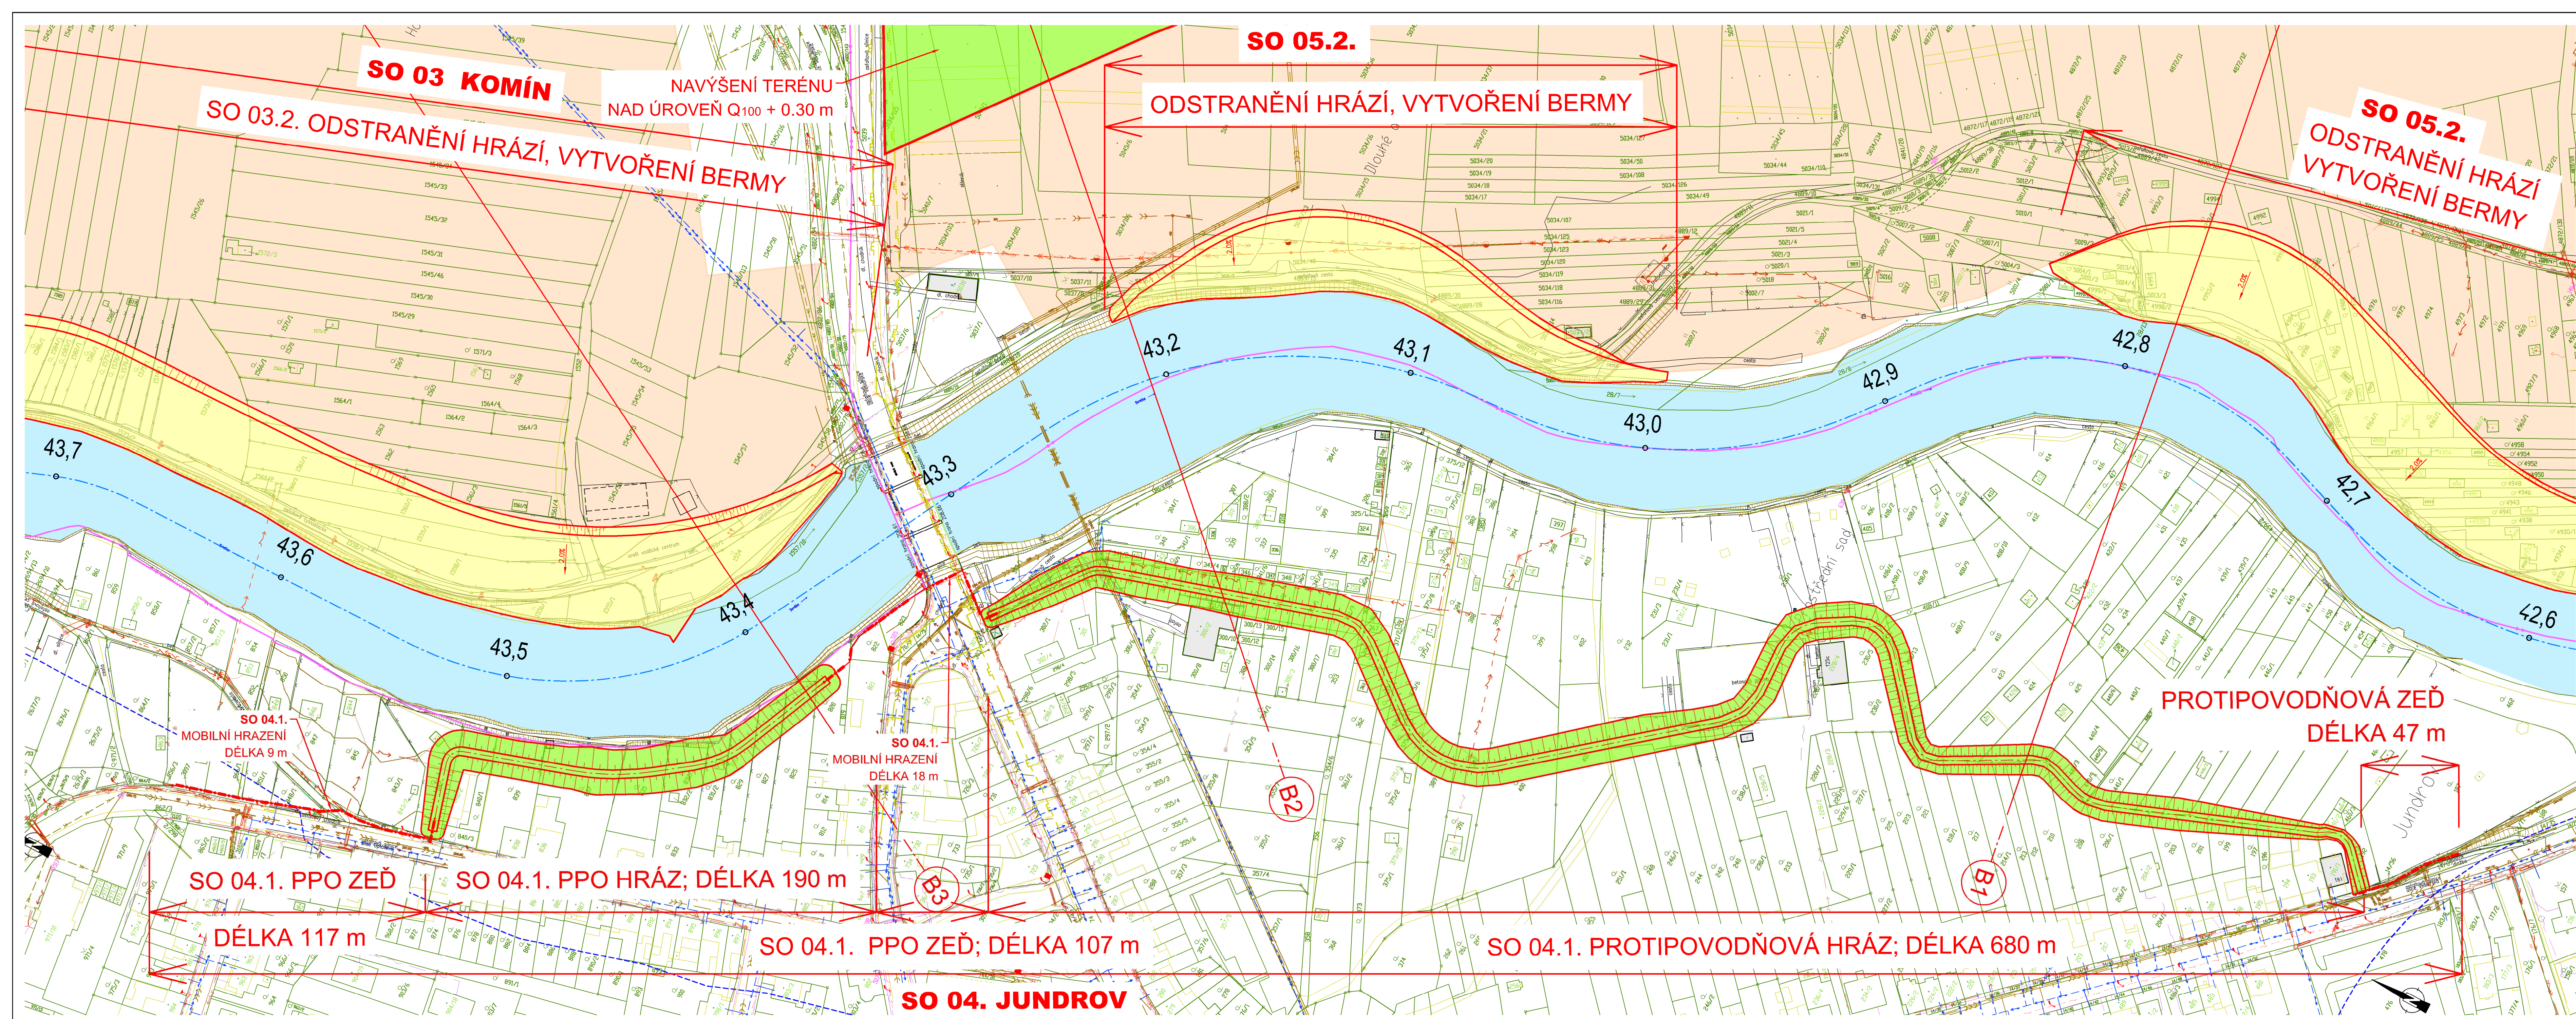

- LEGENDA:**
- NAVRŽENÁ OPATŘENÍ
 - NAVRŽENÁ OPATŘENÍ - VARIANTNÍ ŘEŠENÍ
 - LINIE ZDÍ A MOBILNÍHO HRAZENÍ
 - PLOCHY ŘEŠENÉ V ÚZEMNÍCH STUDIÍCH
 - NAVRŽENÁ STAVBA HRÁZÍ, NAVÝŠENÍ TERÉNU
 - NAVRŽENÉ SNÍŽENÍ TERÉNU - VYTVOŘENÍ BERMY
 - STÁVAJÍCÍ HRANICE ROZLIVU Q100 NEOVLIVNĚNÉ

- LEGENDA INŽENÝRSKÝCH SÍTÍ:**
- KANALIZACE
 - SĎELOVACÍ VEDENÍ
 - SILOVÉ VEDENÍ VVN NADZEMNÍ
 - SILOVÉ VEDENÍ VN NADZEMNÍ
 - SILOVÉ VEDENÍ NN NADZEMNÍ
 - SILOVÉ VEDENÍ NN PODZEMNÍ
 - PLYNOVÉ POTRUBÍ VTL
 - PLYNOVÉ POTRUBÍ STL
 - PLYNOVÉ POTRUBÍ NTL
 - VODOVOD

SOURADNÝ SYSTÉM JTSK
VÝŠKOVÝ SYSTÉM Bpv

OBJEDNATEL: POVODÍ MORAVY, s.p. DŘEVAŘSKÁ 11 601 75 BRNO	RAZÍTKO	Č. ZAKÁZKY	
ZHOTOVITEL: AQUATIS a.s. Botanická 834/56, 602 00 Brno HLAVNÍ INŽENÝR PROJEKTU: ING. TOMÁŠ ROTH	RAZÍTKO	Č. ZAKÁZKY	3A14286.32.T01
VEDOUČÍ PROJEKTANT ING. OLDŘICH NEUMAYER, CSc.	ZODPOVĚDNÝ PROJEKTANT ING. EJIŠKA HERŠOVÁ	YPRACOVÁVAL ING. EJIŠKA HERŠOVÁ	KONTROLOVAL ING. OLDŘICH NEUMAYER, CSc.
NÁZEV OBJEKTU PŘÍRODĚ BLÍZKÁ POP A REVITALIZACE ÚDOLNÍ NIVY HLAVNÍCH BRNĚNSKÝCH TOKŮ 3. část	DATUM ZÁŘÍ 2015	FORMÁT —	MĚŘÍTKO 1:1000
NÁZEV PŘÍLOHY SITUACE SVRATKY č. 4 JUNDROV NÁVRHOVÝ STAV	ČÍS. ZAKÁZKY 3A14286.32.T01	ARCHIVNÍ ČÍS. —	ČÍS. PŘÍLOHY D.1.2.4